

別冊

一般競争入札


旧若葉町第一・第二職員宿舍跡地

【解体工事関係図面】


令和8年度

新潟県


外構撤去図 1/200

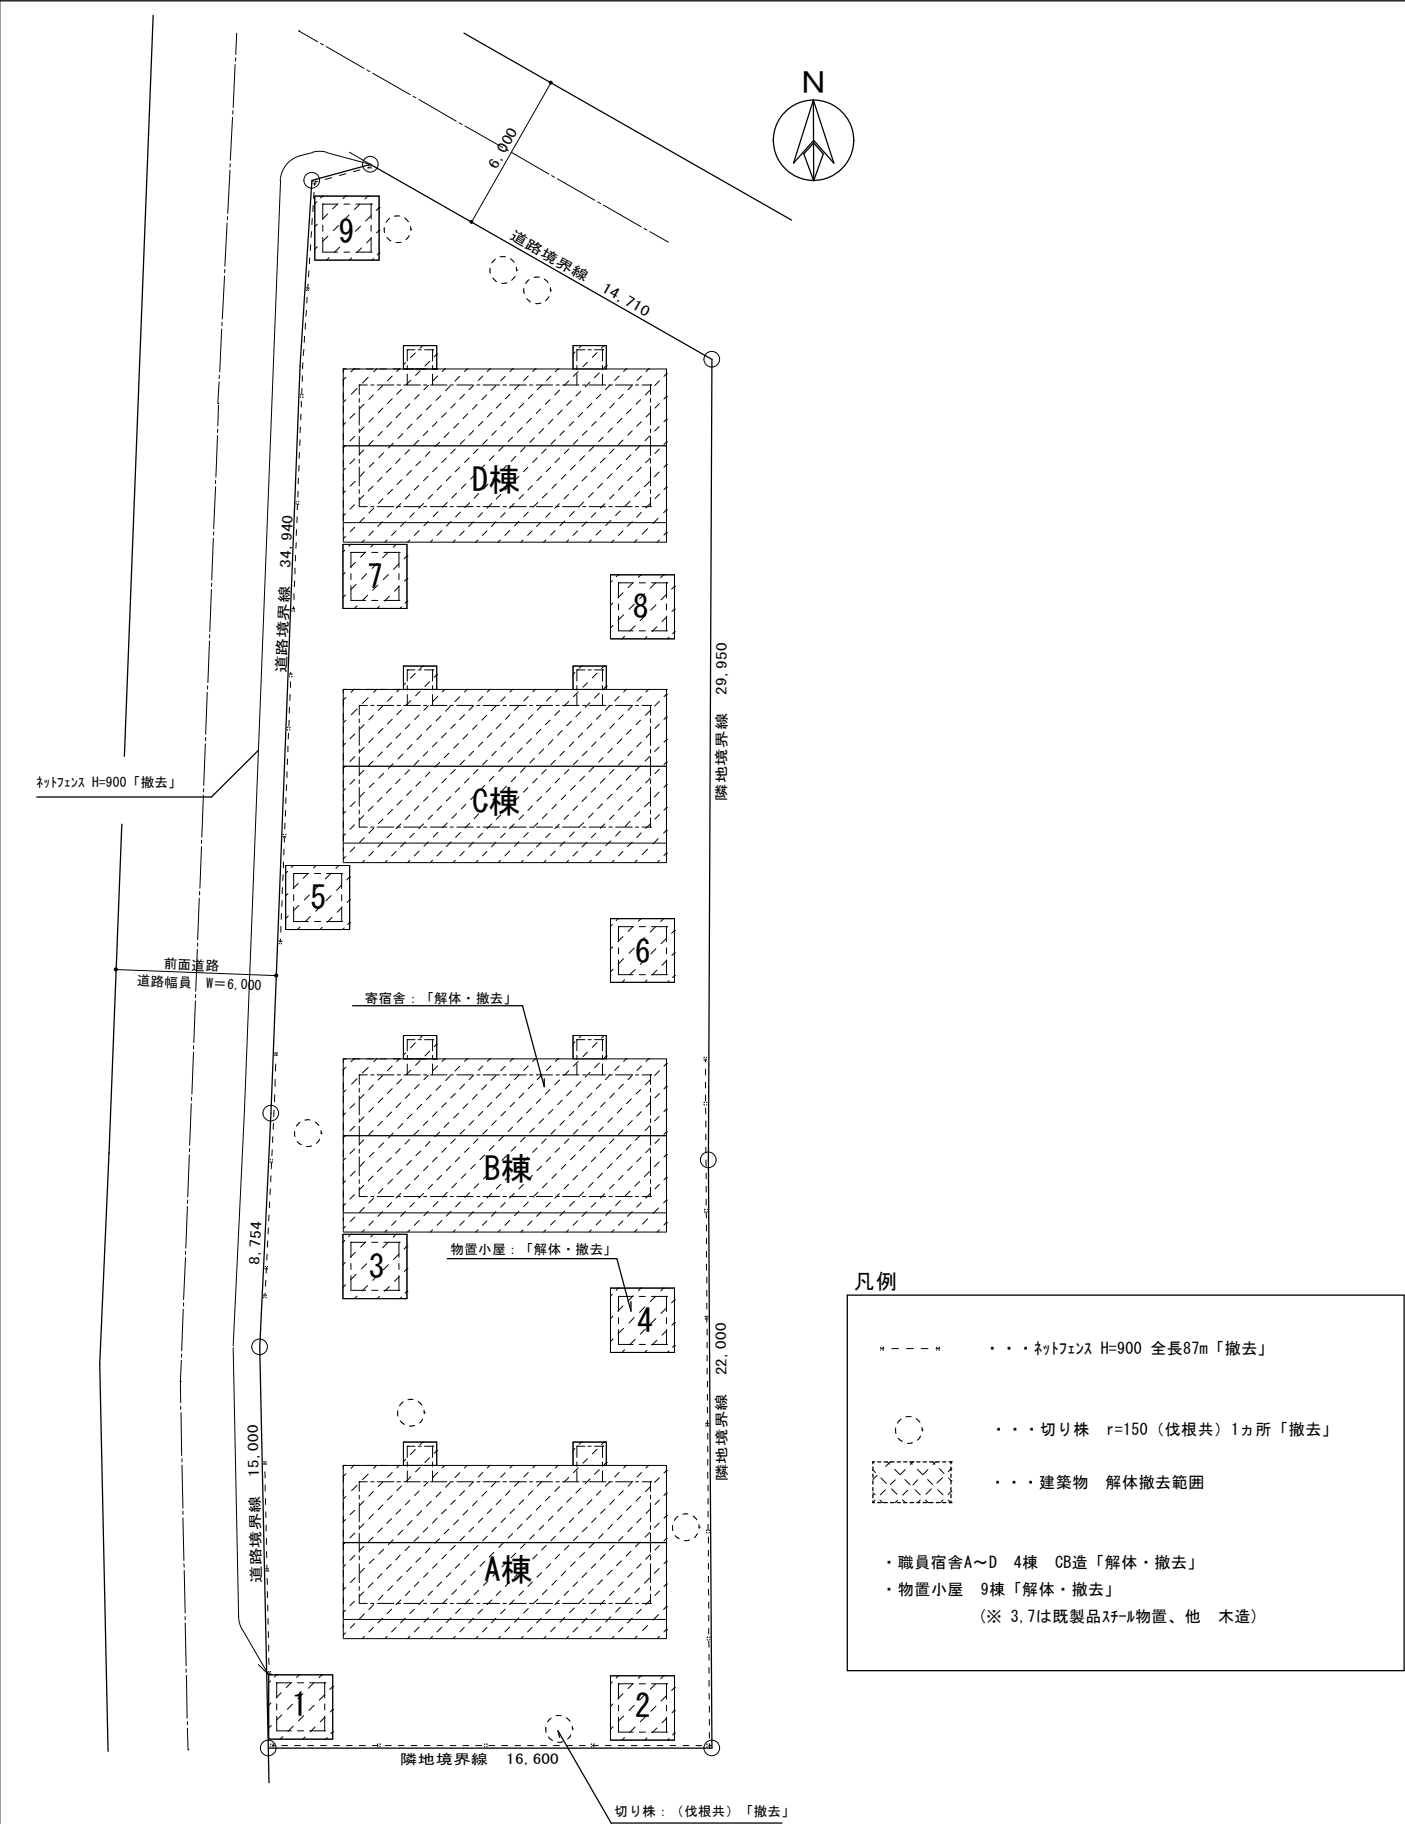




外構撤去後図 1/200

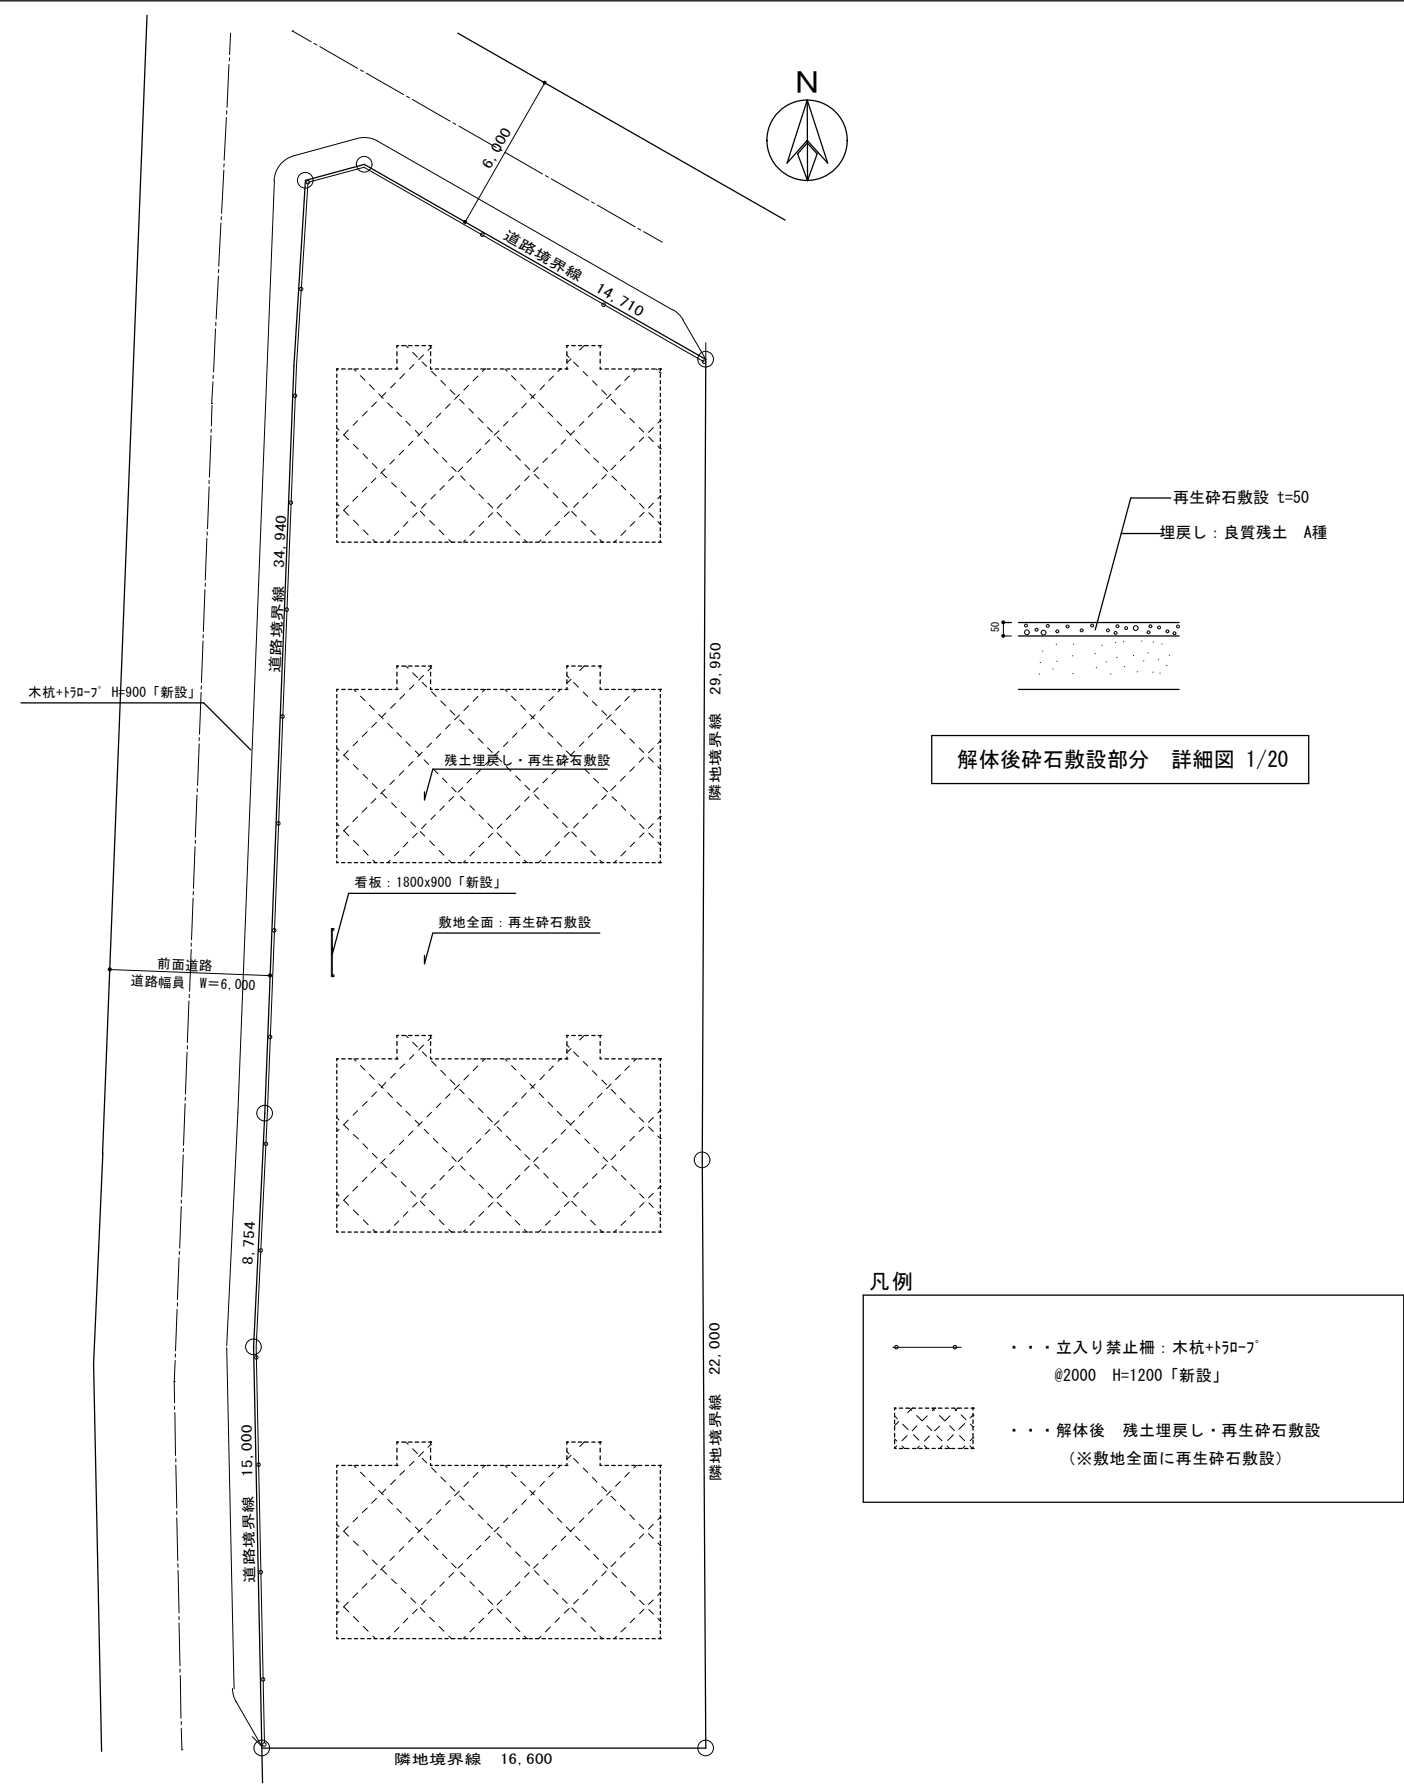


村上警察署若葉町職員宿舎解体工事

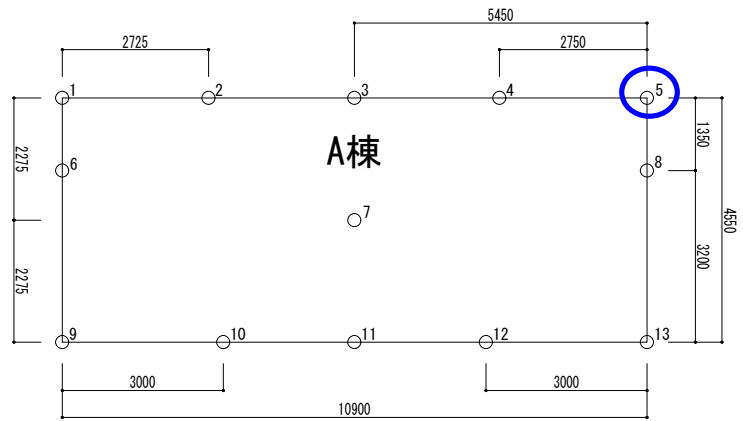


○ 既存杭引抜き不能部

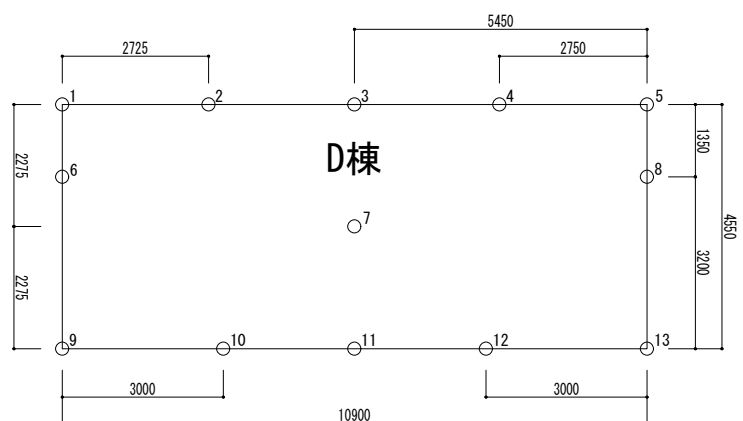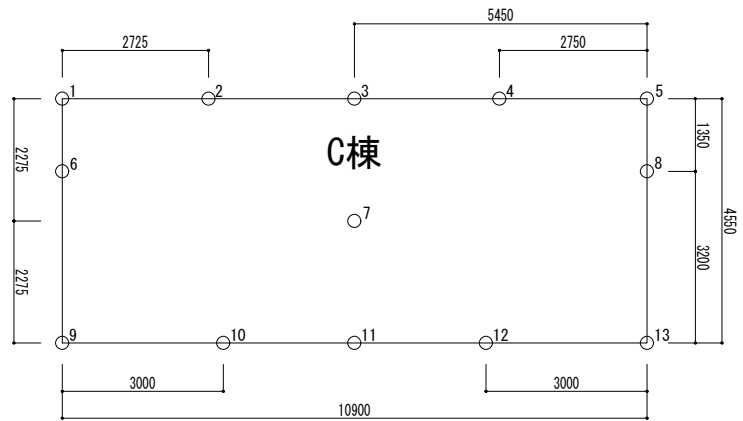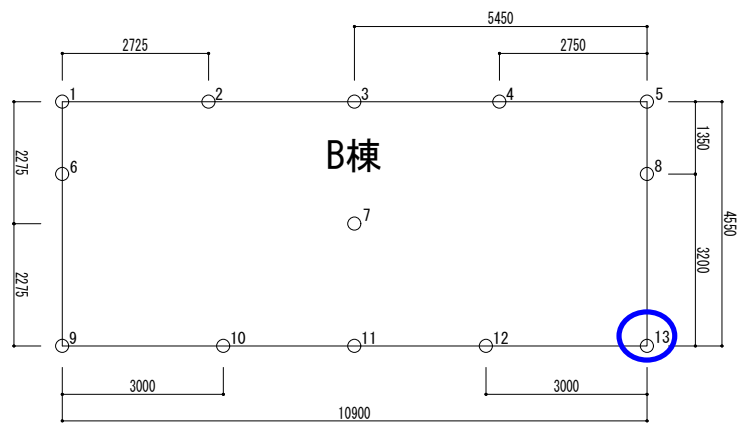

完成図 s=free

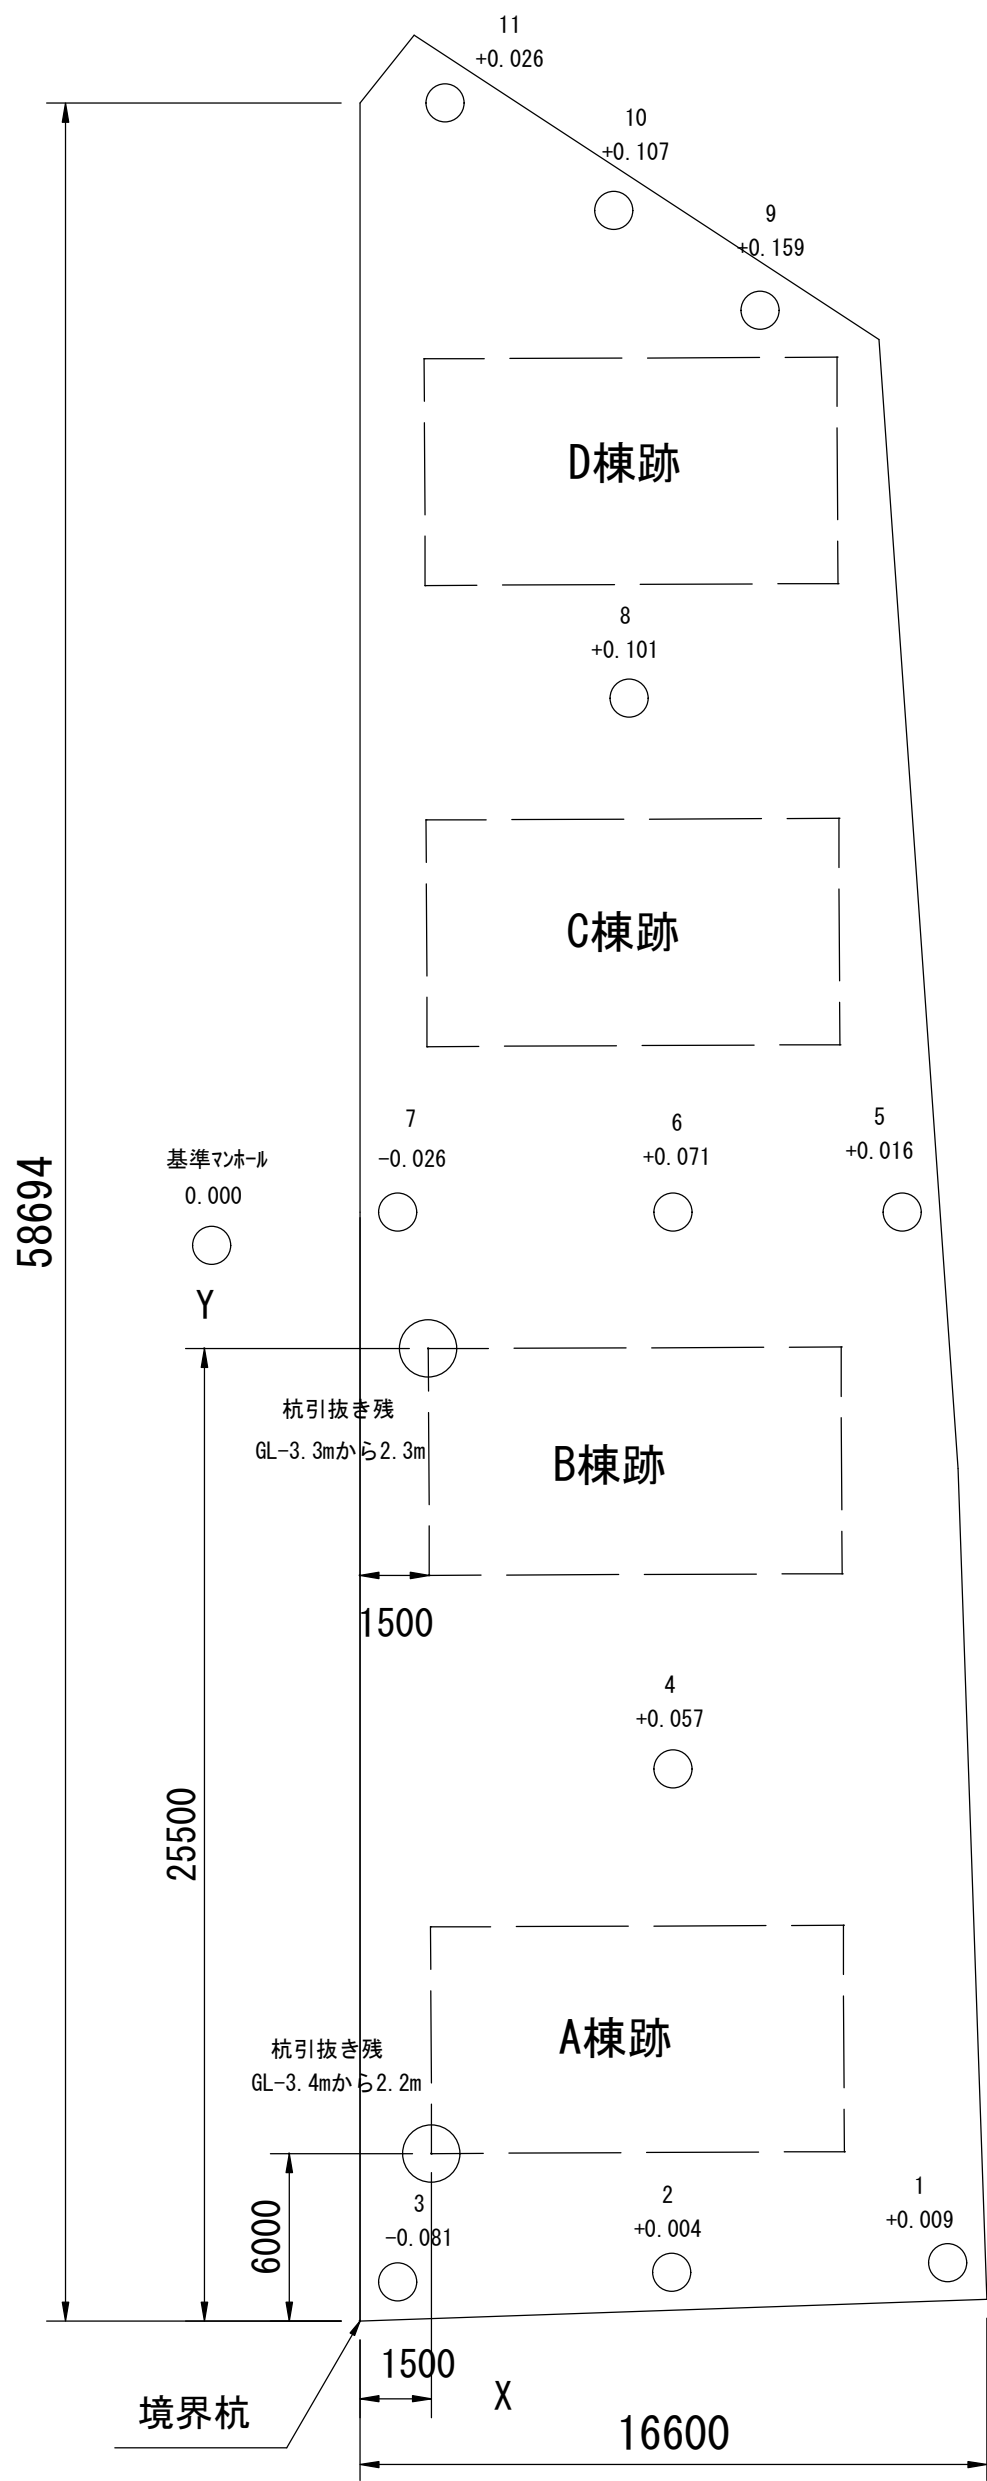

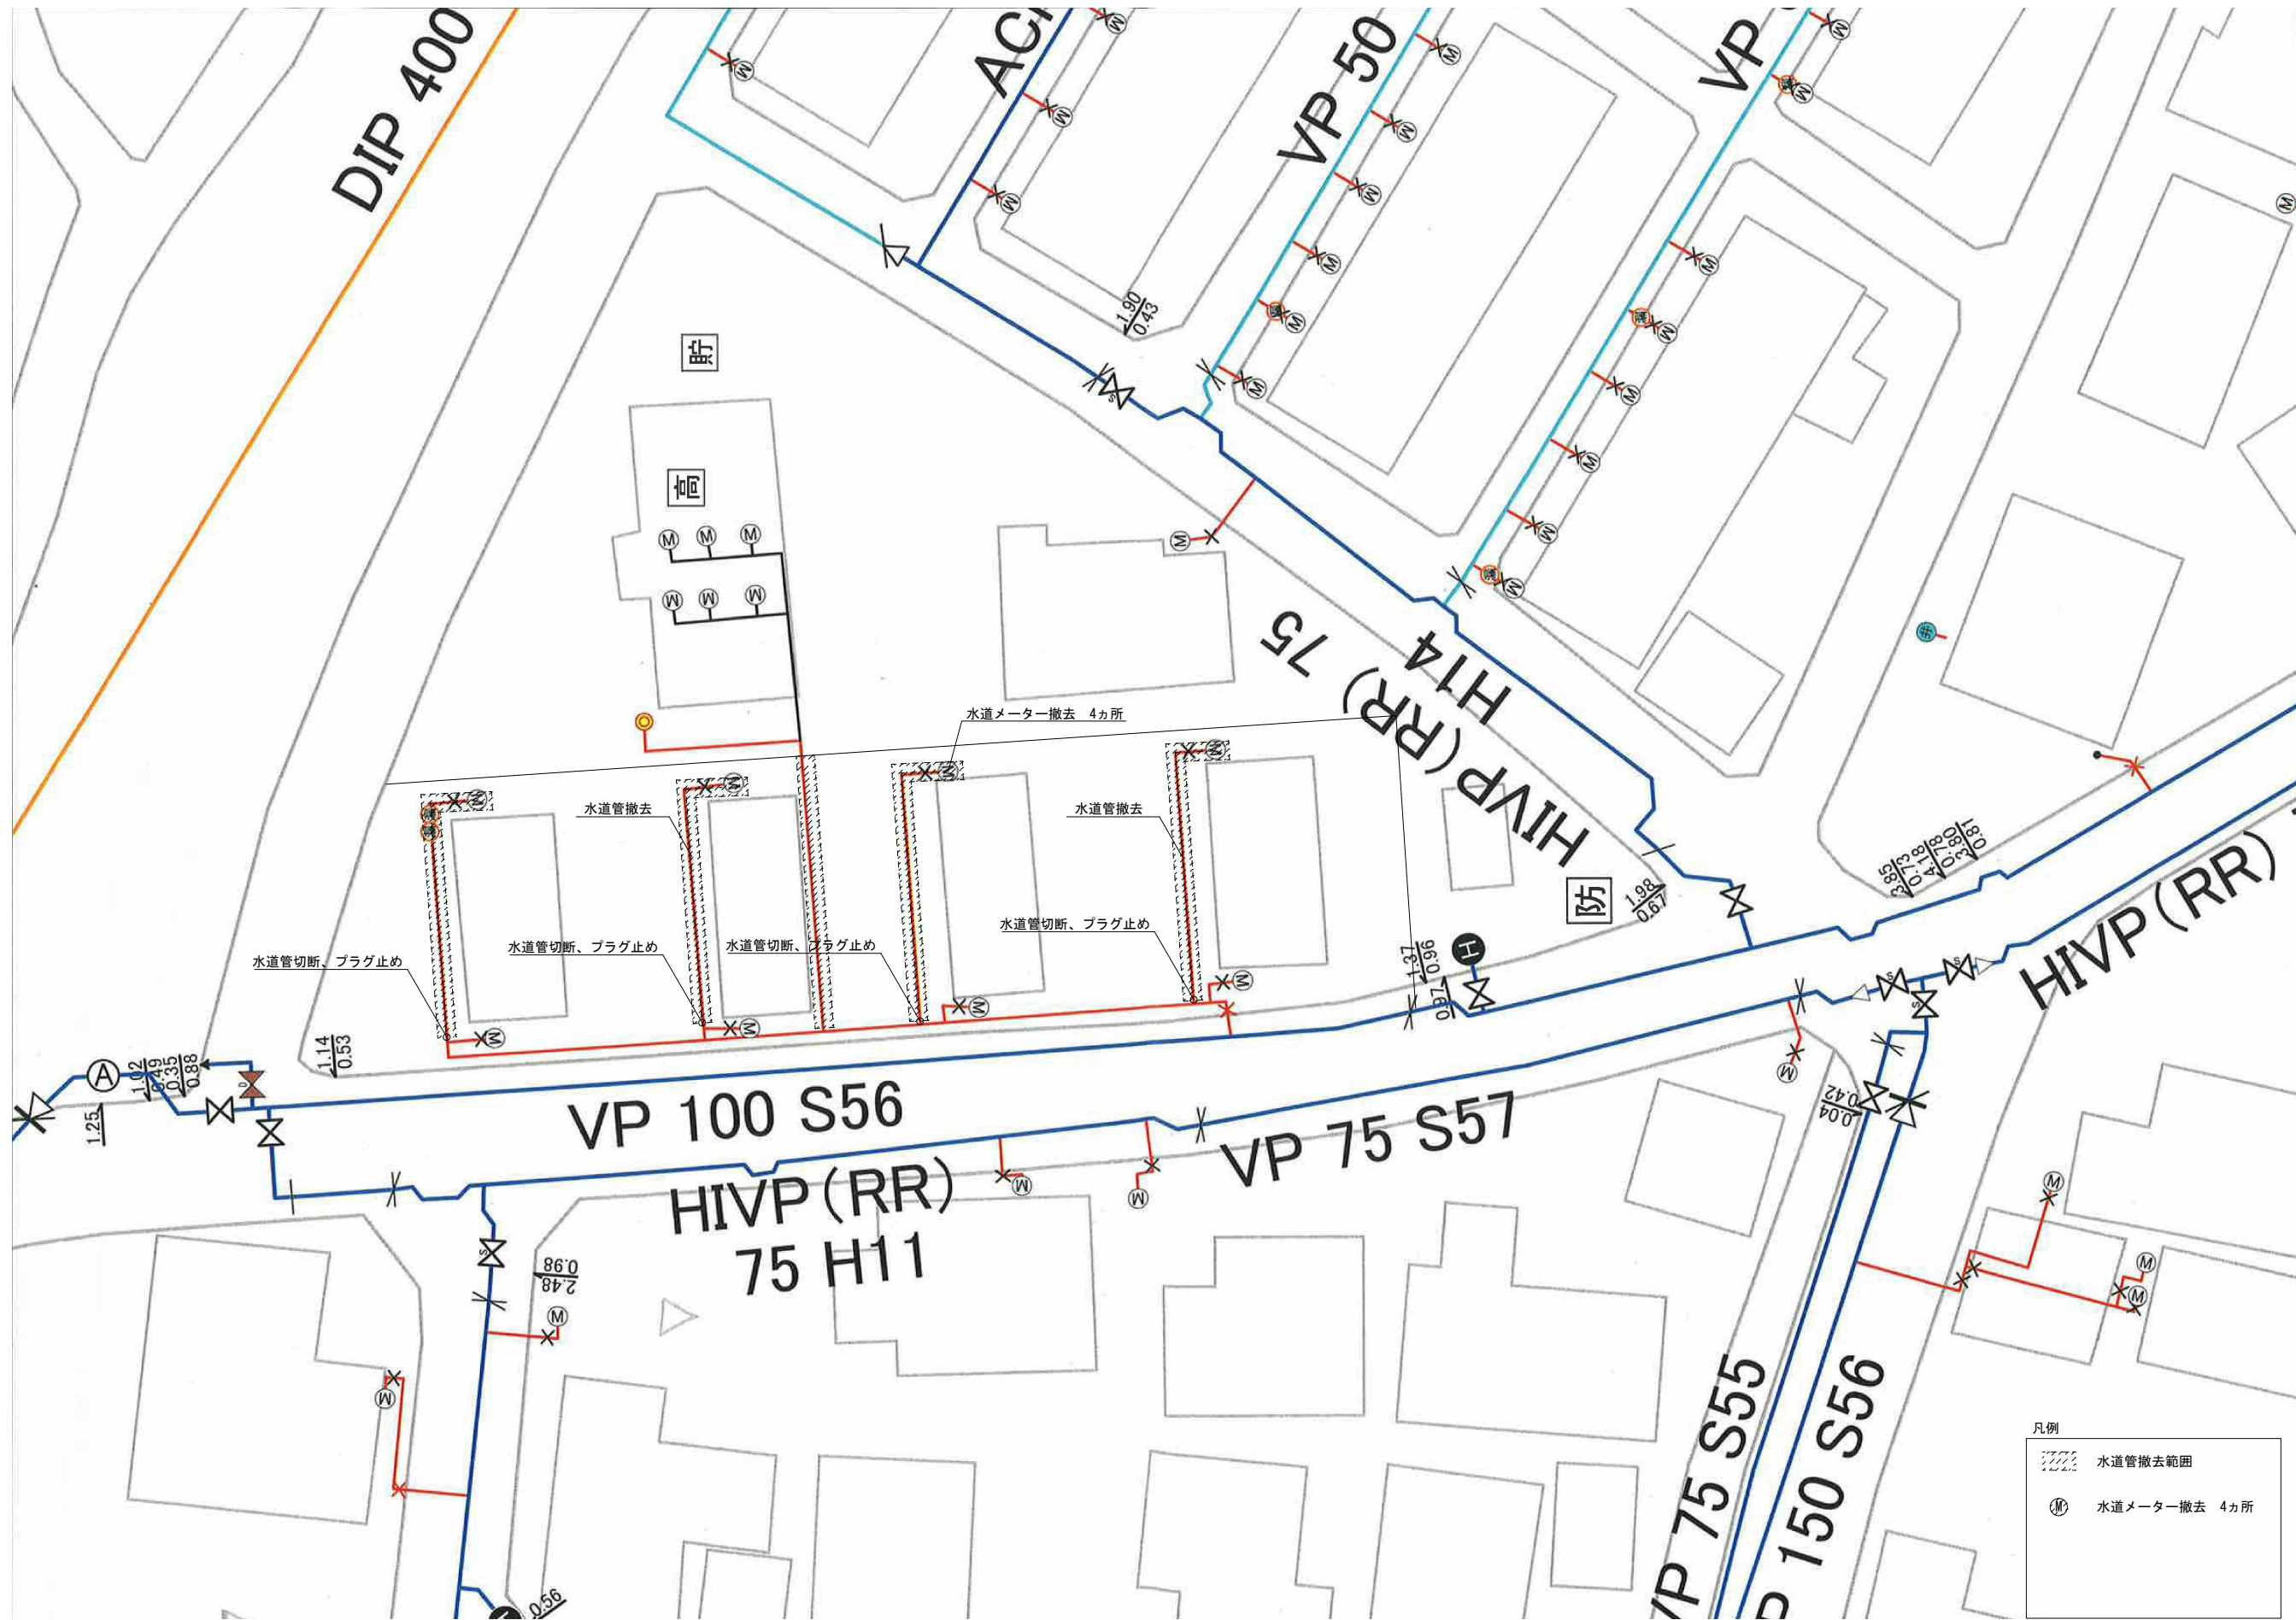

新潟県警察本部警務部装備施設課
〒950-8553 新潟県新潟市中央区新光町4番地1 TEL025-285-0110 FAX025-281-2072




工事名
村上警察署若葉町職員宿舎解体工事

図名
給水設備撤去図面

年月日 2021.03 縮尺 ー 図面番号 M-02

排水設備完成図

平面図 縮尺 free

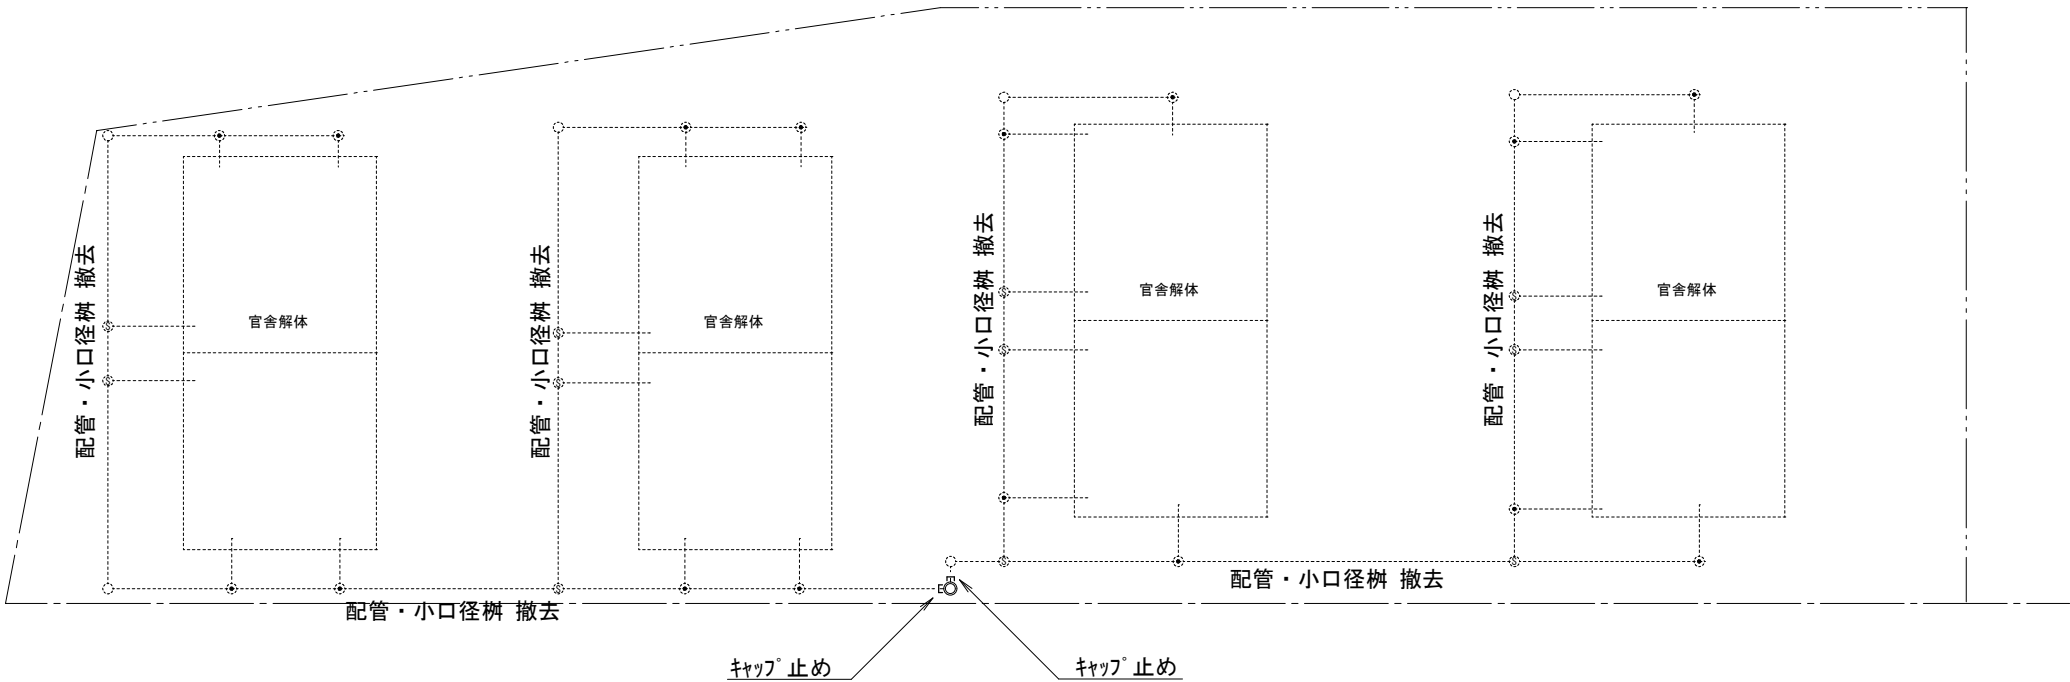

大 便 器		浴場・バス		手洗器・洗面器		トラ ッ プ		排 水 管		管 の 交 差		汚 水 ま す		隣地境界線					
小 便 器		流 し 類		床 排 水 等		屋外掃除口		通 気 管		公 共 ま す		ド ロ ッ プ		公私境界線					